


一般図 S-1:50

断面図


断面図

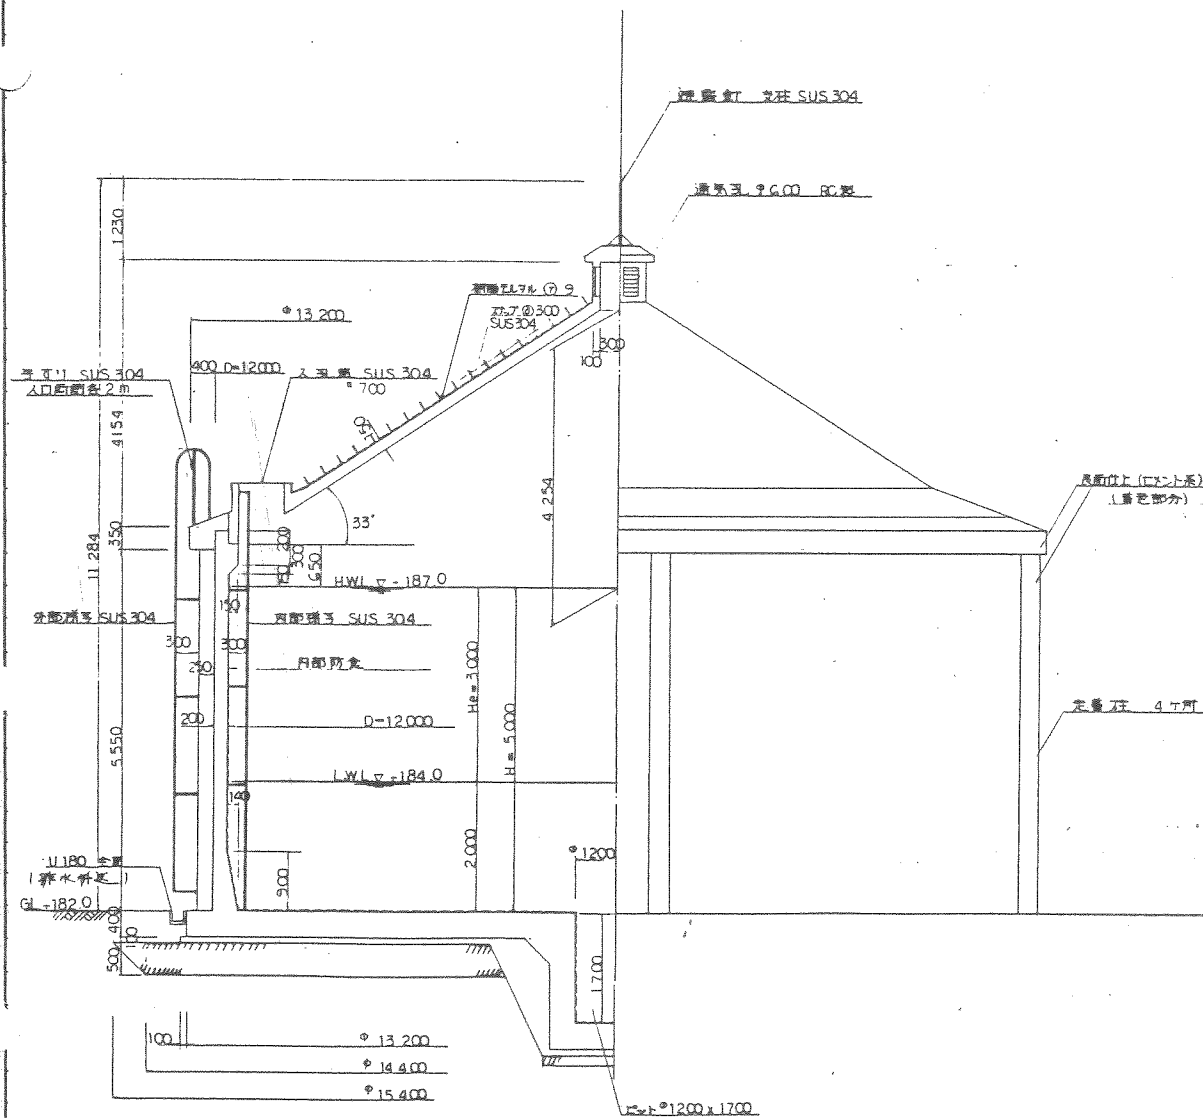

平面図

断面図

平面図

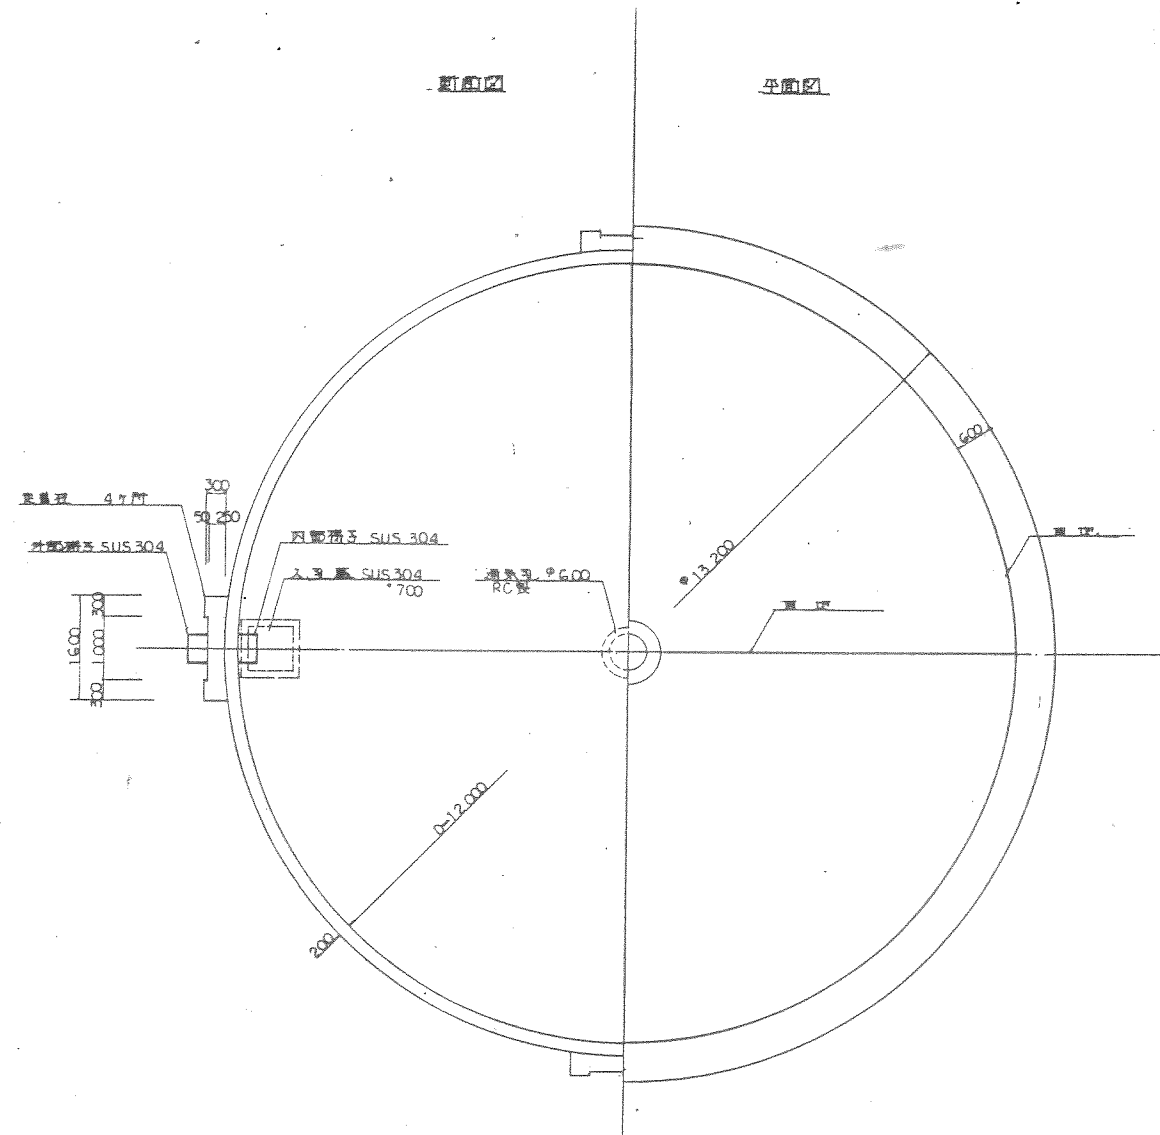

図名	竣工図	図番	No48
作成者	滋賀県伊香郡西浅井町	縮尺	1:50
用途	塩津簡易水道拡張統合事業	図種	設計
図面名称	配水池構造図	図尺	1:50
株式会社 清水組			